


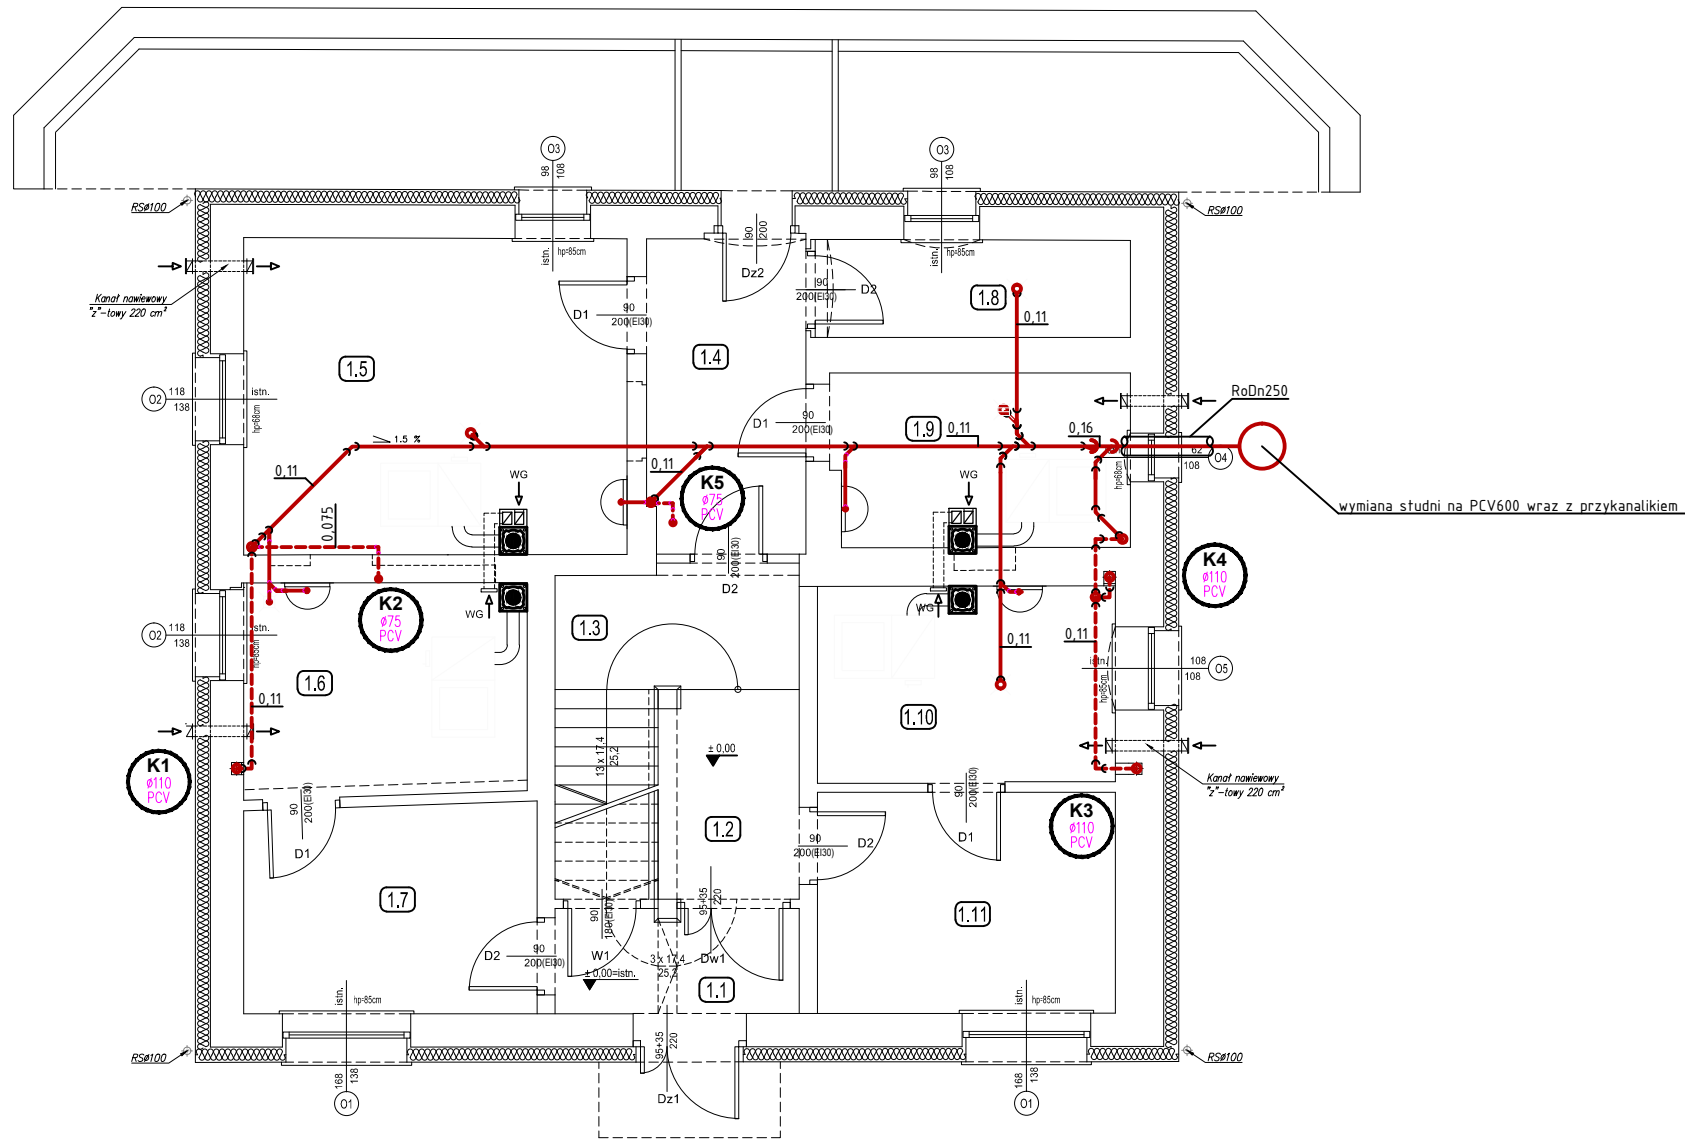

Oznaczenia:

- Ki**
0,11
PCV
- Pion kanalizacji sanitarnej wyprowadzony ponad dach zaopatrzony w wywiewkę dachową
- kanalizacja wew. PVC prowadzenie pod posadzką
- - - kanalizacja wew. PVC prowadzenie pod stropem

ZESTAWIENIE POMIESZCZEŃ PARTERU			
Nr	Nazwa pomieszczenia	Posadzka	Powierzch.[m2]
1.1	Wiatrotap	pt. ceram.	4,31
1.2	Korytarz	pt. ceram.	8,06
1.3	Klatka schodowa	pt. ceram.	7,70
1.4	Korytarz	pt. ceram.	8,56
1.5	Kotłownia	pos. beton.	20,61
1.6	Kotłownia	pos. beton.	10,15
1.7	Pomieszczenie gospodarcze	pos. beton.	10,40
1.8	Pomieszczenie wodomierza	pos. beton.	4,95
1.9	Kotłownia	pos. beton.	8,58
1.10	Kotłownia	pos. beton.	9,82
1.11	Pomieszczenie gospodarcze	pos. beton.	11,24
Razem powierzchnia netto			104,38
w tym:			
Powierzchnia użytkowa			26,59
Powierzchnia ruchu			28,63
Powierzchnia usługowa			49,16

ARCHIKON ROBERT KRYŚPIAK 58 - 100 Świdnica, ul. Armii Krajowej 29/9 tel.: 74 - 85 - 20 - 600 lub 604 - 560 - 251 e-mail: biuro@archikon.net NIP: 884-154-62-33, Regon: 890647666		NR RYSUNKU IS-01	
NAZWA I ADRES OBIEKTU BUDOWLANEGO PRZEBUDOWA BUDYNKU MIESZKALNEGO WIELORODZINNEGO W WITOSZOWIE GÓRNYM Witoszów Górny 12, dz. nr 221/5 Obręb Witoszów Górny AM 2			
TYTUŁ RYSUNKU RZUT PARTERU- INSTALACJA KANALIZACJI			
STADIUM OPRACOWANIA PROJEKT BUDOWLANY		SKALA 1:100	
IMIĘ I NAZWISKO	SPEC./NR UPRAWNIEN	DATA	PODPIS
PROJEKTANT			
mgr inż. MARIUSZ WAŚNIEWSKI	spec. inst. sanitarne 108/DOŚ/06	06.2017	
SPRAWDZAJĄCY			
mgr inż. ANDRZEJ BURDYNOWSKI	spec. inst. sanitarne 2517/93/2612/94	06.2017	