


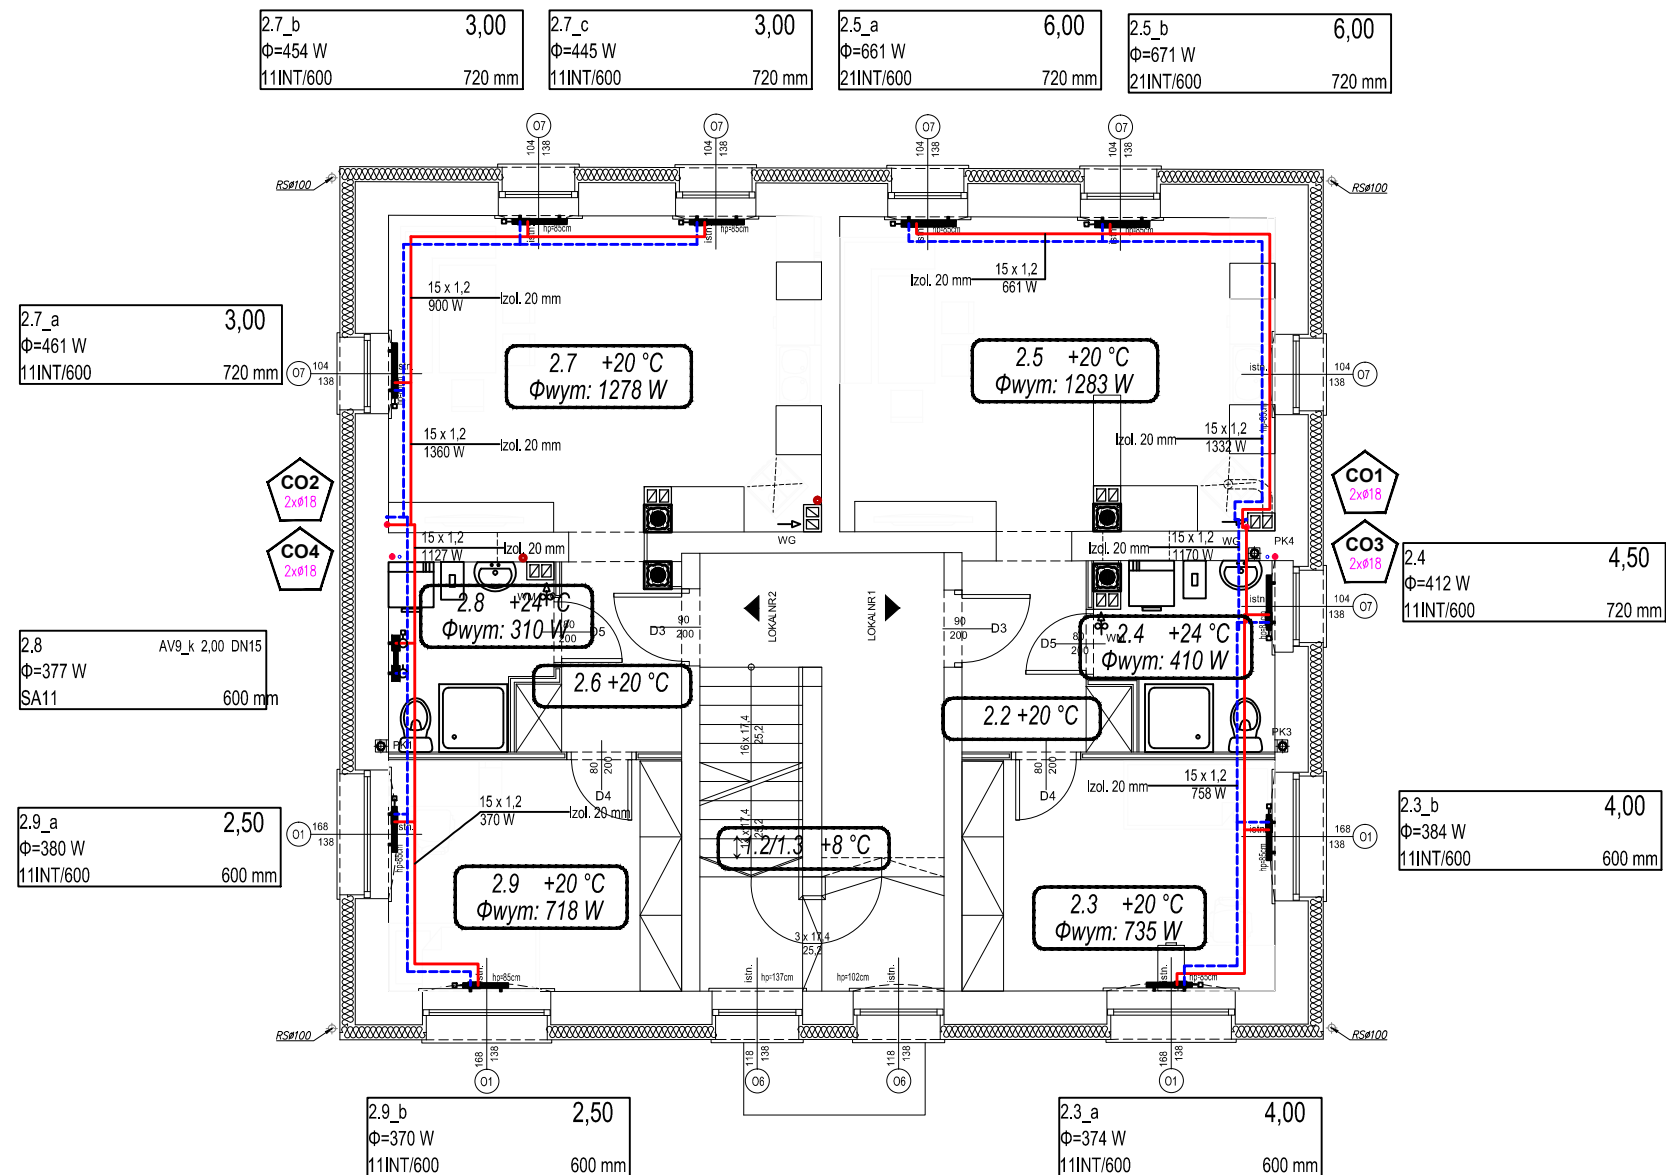

Oznaczenia:

 Instalacja C.O. zasilanie
 Instalacja C.O. powrót

COi
2xØ18

Pion C.O.

Oznaczenia grzejników:

Diagram of the heater unit with the following specifications and labels:

- Numer pomieszczenia** (Room number): 1.1
- Nastawa wkładki o matym kvs** (Adjustment of the insert with a matte Kvs): 4,00
- Moc odbiornika** (Receiver power): $\Phi=736\text{ W}$
- Typ grzejnika /wysokość** (Heater type /height): 21INT/600
- Długość grzejnika** (Heater length): 720 mm

ZESTAWIENIE POMIESZCZEŃ I PIĘTRA			
Nr	Nazwa pomieszczenia	Posadzka	Powierzch.[m ²]
2.1	Klatka schodowa	pt. ceram.	12,64
Lokal mieszkalny nr 1			
2.2	Przedpokój	pt. ceram.	4,58
2.3	Pokój	panele	12,46
2.4	Łazienka	pt. ceram.	5,01
2.5	Pokój z aneksem kuch.	panel.+pt.cer.	23,12
	Razem pow. użytkowa		45,17
Lokal mieszkalny nr 2			
2.6	Przedpokój	pt. ceram.	4,28
2.7	Pokój z aneksem kuch.	panel.+pt.cer.	23,26
2.8	Łazienka	pt. ceram.	4,59
2.9	Pokój	panele	11,69
	Razem pow. użytkowa		43,82
	Razem powierzchnia netto		101,63
	w tym:		
	Powierzchnia użytkowa		88,99
	Powierzchnia ruchu		12,64
	Powierzchnia usługowa		--

ARCHIKON ROBERT KRYŚPIAK 58 - 100 Świdnica, ul. Armii Krajowej 29/9 tel.: 74 - 85 - 20 - 600 lub 604 - 560 - 251 e-mail: biuro@archikon.net NIP: 884-154-62-33, Regon: 890647666		nr RYSUNKU IS-08	
NAZWA I ADRES OBIEKTU BUDOWLANEGO PRZEBUDOWA BUDYNKU MIESZKALNEGO WIELORODZINNEGO W WITOSZOWIE GÓRNYM Witoszów Górny 12, dz. nr 221/5 Obręb Witoszów Górny AM 2			
TYTUŁ RYSUNKU RZUT PIĘTRA- INSTALACJA C.O.			
STADIUM OPRAWACOWANIA PROJEKT BUDOWLANY		SKALA 1:100	
IMIĘ I NAZWISKO mgr inż. MARIUSZ WAŚNIEWSKI	SPEC./NR UPRAWNIENI spec. inst. sanitarne 108/DOŚ/06	DATA 06.2017	PODPIS
PROJEKTANT			
SPRAWDZAJĄCY			
mgr inż. ANDRZEJ BURDYNOWSKI	spec. inst. sanitarne 2517/93/2612/94	06.2017	