


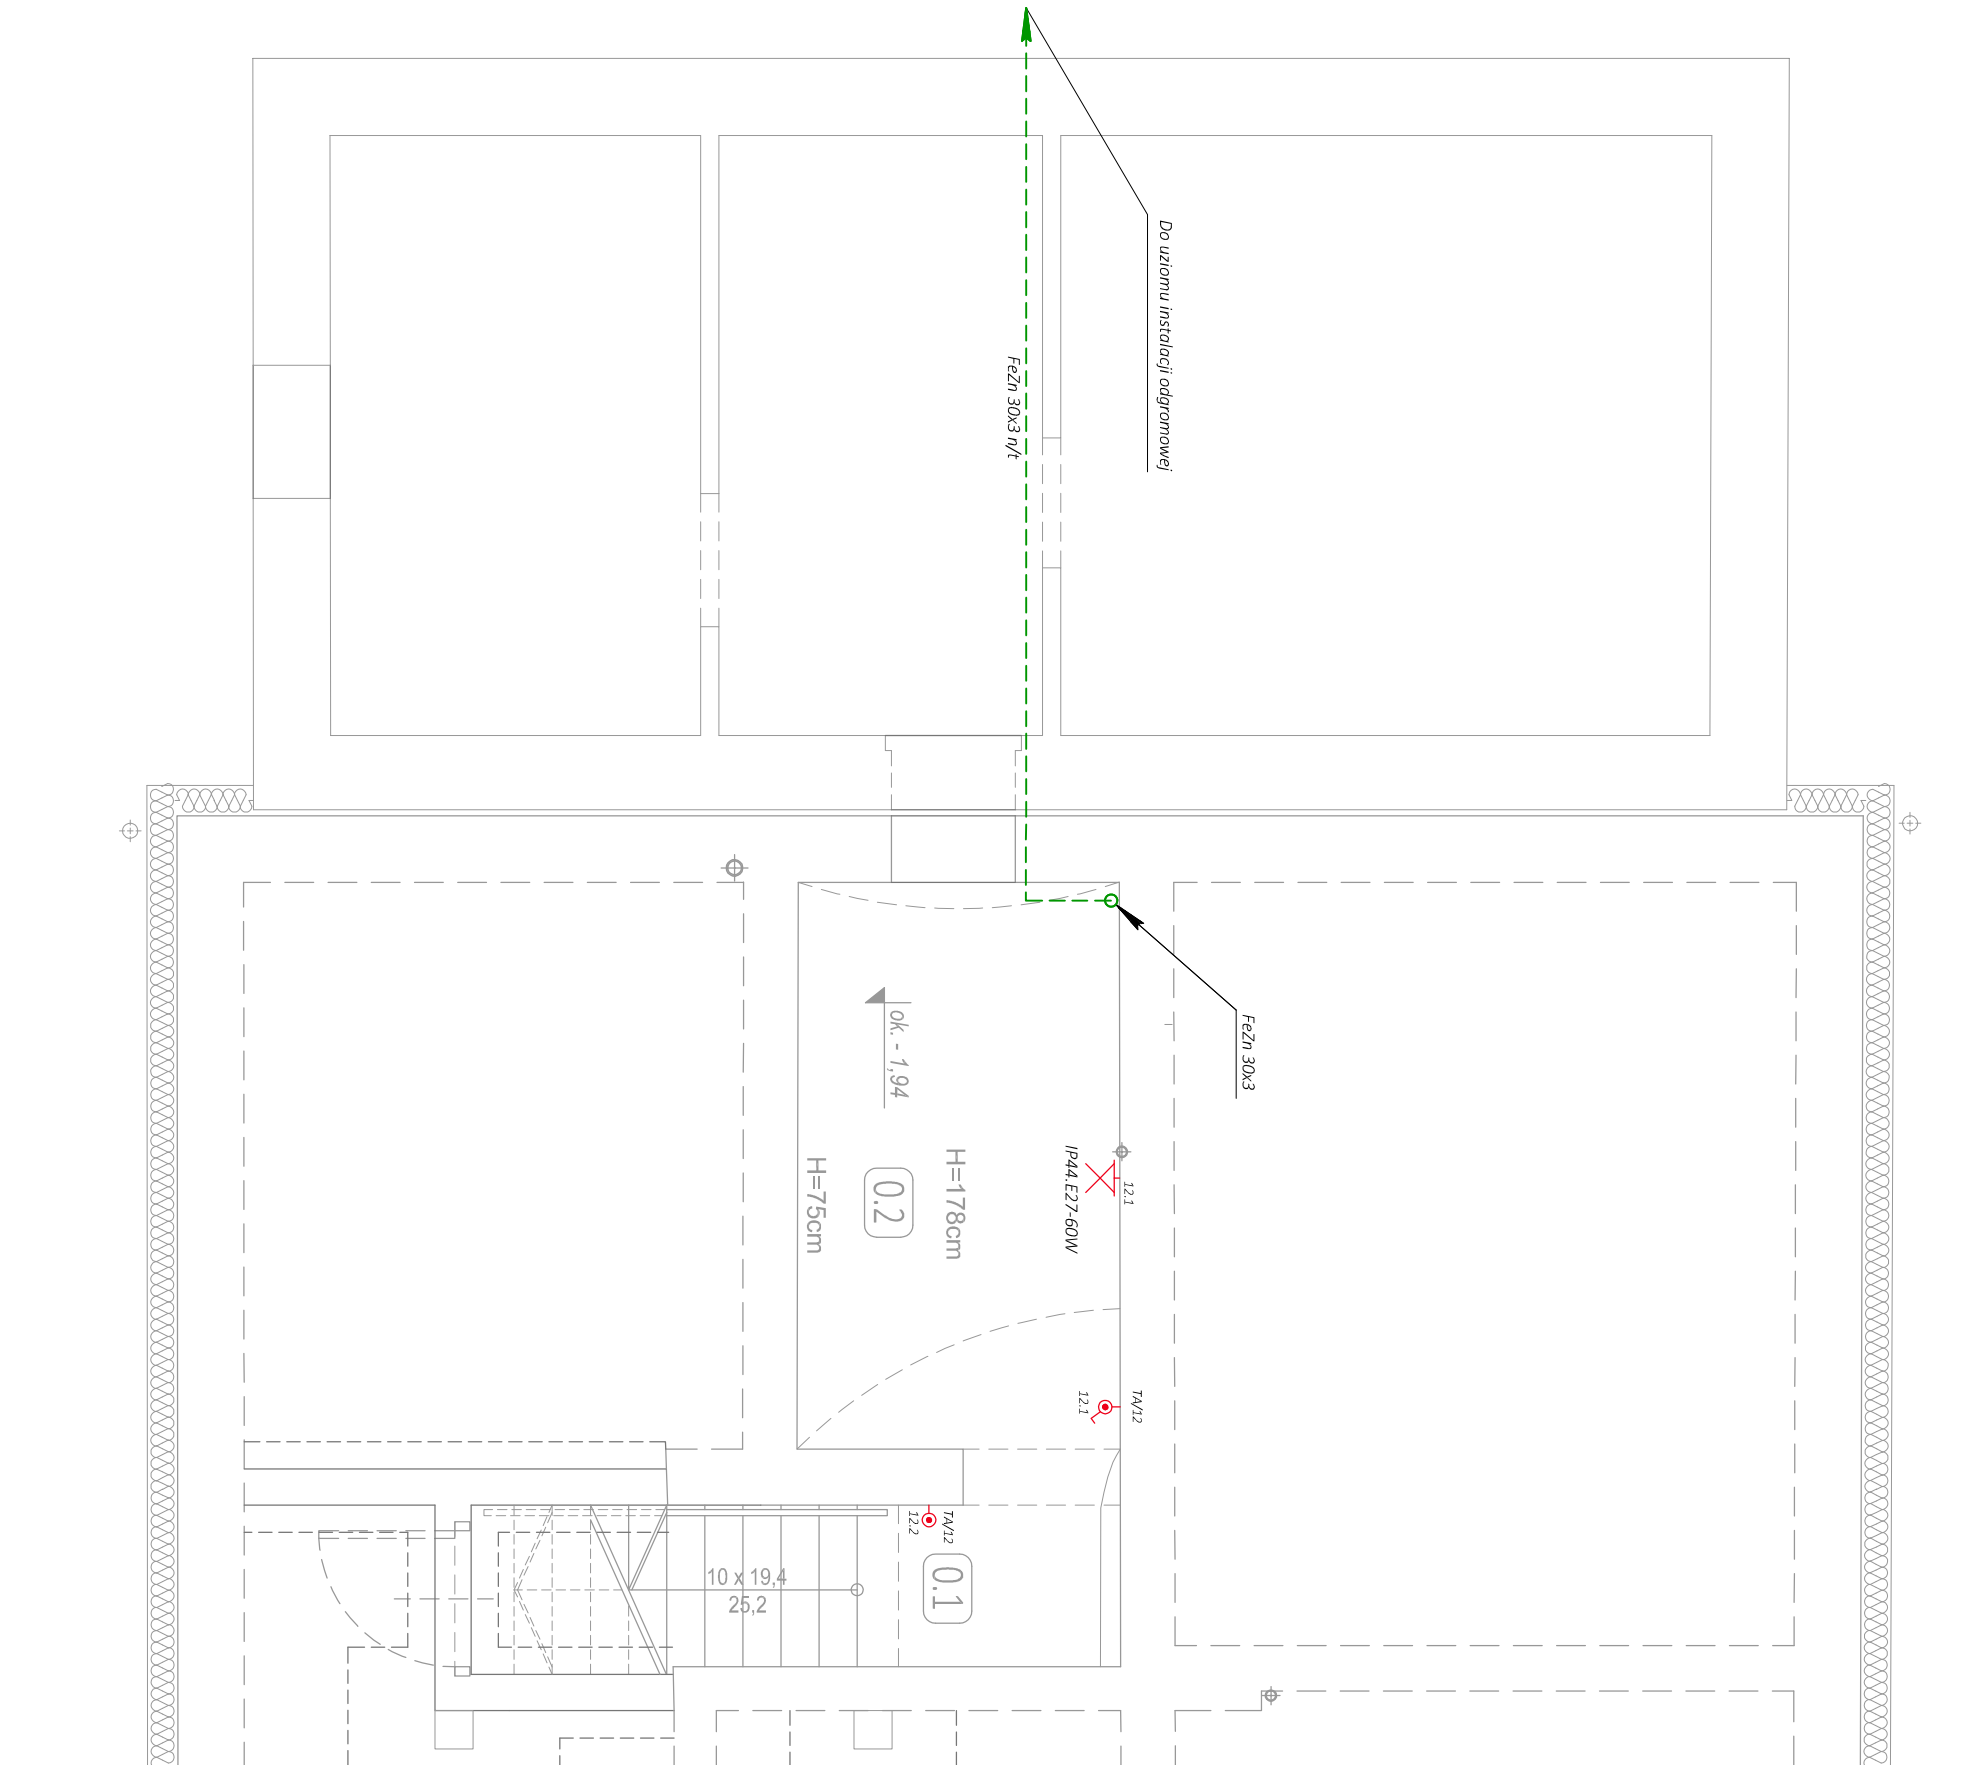

LEGENDA



Plafoniera 1xE27 IP44



Przycisk instalacyjny p/t 1-bieg, 6A IP44



Wyłącznik instalacyjny p/t 1-bieg, 6A IP44

Płaskownik FeZn 30x3

ZESTAWIENIE POMIESZCZEŃ PIWNIC			
Nr	Nazwa pomieszczenia	Posadzka	Powierzch.[m ²]
0.1	Kłątka schodowa	pos.	beton. 2,32
0.2	Przestrzeń rewizyjna	pos.	beton. 3,21
	Razem powierzchnia netto		5,53
	w tym:		
	Powierzchnia użytkowa		--
	Powierzchnia ruchu		2,32
	Powierzchnia usługowa		3,21

ARCHIKON ROBERT KRYSPIAK 58 - 100 Świdnica, ul. Armii Krajowej 29/9 tel.: 74 - 85 - 20 - 600 lub 604 - 560 - 251 e-mail: biuro@archikon.net NIP: 884-154-62-33, Regon: 890647666				NR RYSUNKU IE-01	
NAZWA I ADRES OBIEKTU BUDOWLANEGO PRZEBUDOWA BUDYNKU MIESZKALNEGO WIEŁORODZINNEGO W WITOSZOWIE GÓRNYM Witoszów Górny 12, dz. nr 221/5 Obręb Witoszów Górny AM 2					
TYTUŁ RYSUNKU RZUT PIWNIC Plan instalacji elektrycznej					
STADIUM OPRACOWANIA PROJEKT WYKONAWCZY			SKALA 1:50		
IMIĘ I NAZWISKO		SPEC./NR UPRAWNIEN	DATA	PODPIS	
PROJEKTANT					
mgr inż. WOJCIECH JASIŃSKI		spec. instalacje elektr. AUF-2/197/81	06.2017		
OSOBY WSPÓŁPRACUJĄCE					