


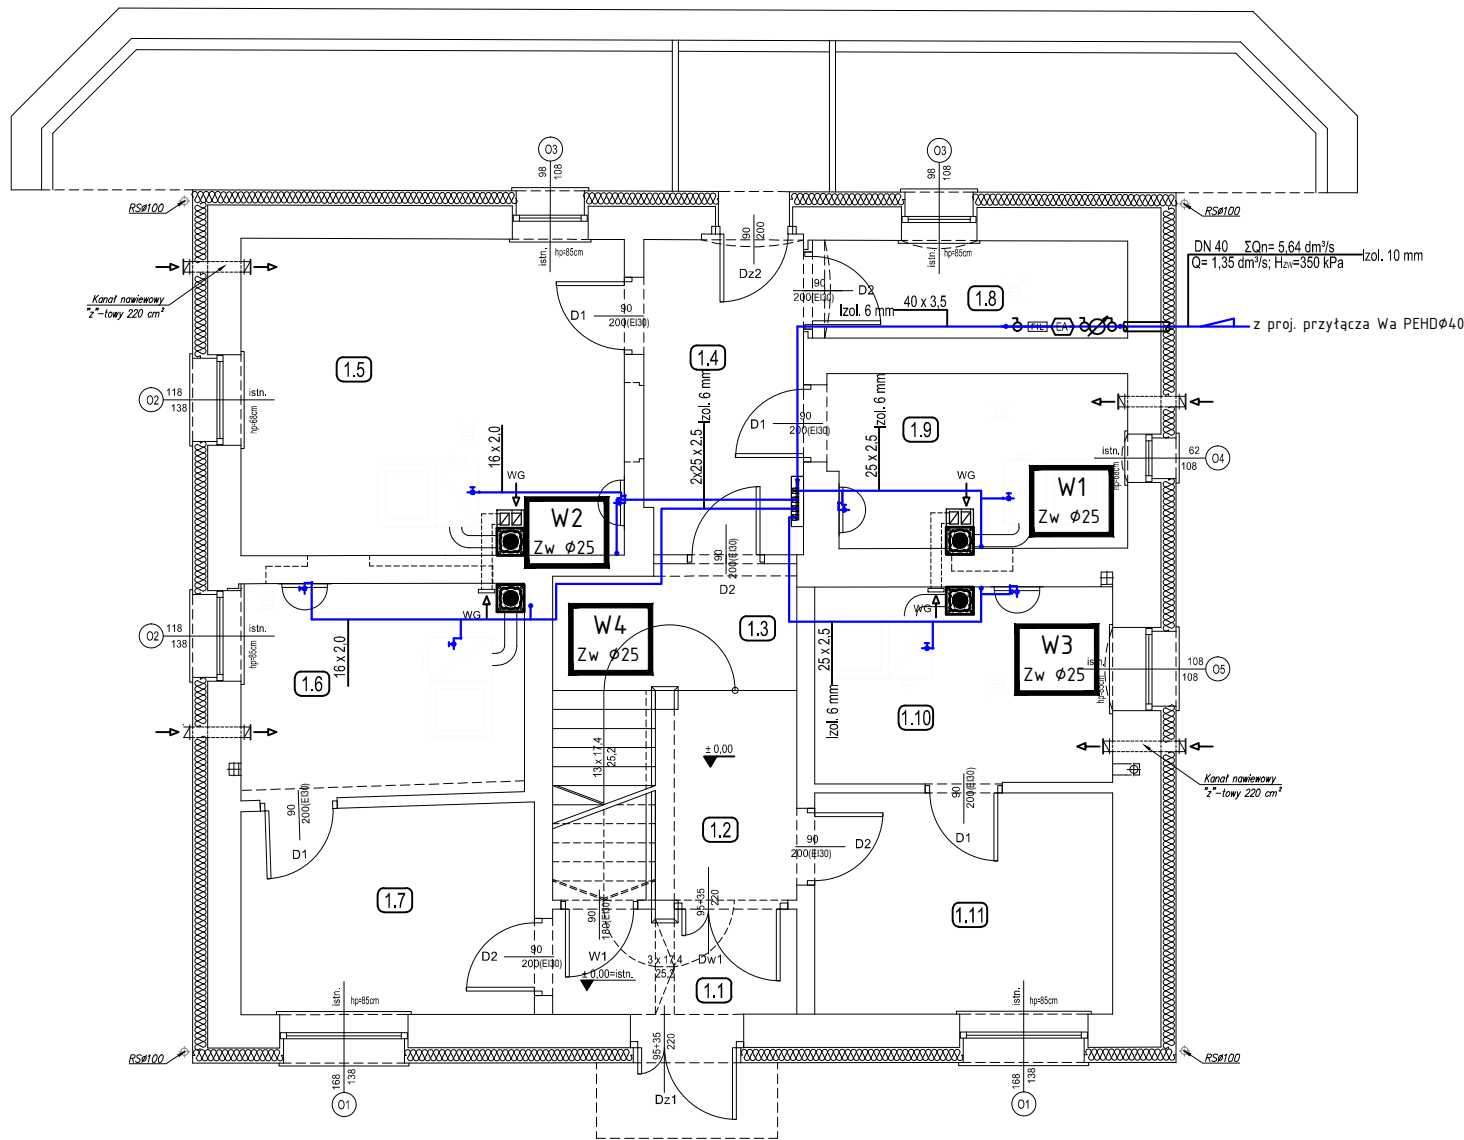

- Oznaczenia:
- woda zimna
  - pion wodny
  - węzeł wodomierzowy
  - szafa licznikowa z wodomierzami dn20 qn=1.5m3/h

| ZESTAWIENIE POMIESZCZEŃ PARTERU |                           |             |                |
|---------------------------------|---------------------------|-------------|----------------|
| Nr                              | Nazwa pomieszczenia       | Posadzka    | Powierzch.[m2] |
| 1.1                             | Wiatrołap                 | pt. ceram.  | 4,31           |
| 1.2                             | Korytarz                  | pt. ceram.  | 8,06           |
| 1.3                             | Klatka schodowa           | pt. ceram.  | 7,70           |
| 1.4                             | Korytarz                  | pt. ceram.  | 8,56           |
| 1.5                             | Kotłownia                 | pos. beton. | 20,61          |
| 1.6                             | Kotłownia                 | pos. beton. | 10,15          |
| 1.7                             | Pomieszczenie gospodarcze | pos. beton. | 10,40          |
| 1.8                             | Pomieszczenie wodomierza  | pos. beton. | 4,95           |
| 1.9                             | Kotłownia                 | pos. beton. | 8,58           |
| 1.10                            | Kotłownia                 | pos. beton. | 9,82           |
| 1.11                            | Pomieszczenie gospodarcze | pos. beton. | 11,24          |
| Razem powierzchnia netto        |                           |             | 104,38         |
| w tym:                          |                           |             |                |
| Powierzchnia użytkowa           |                           |             | 26,59          |
| Powierzchnia ruchu              |                           |             | 28,63          |
| Powierzchnia usługowa           |                           |             | 49,16          |

ARCHIKON

ROBERT KRYŚPIAK

58 - 100 Świdnica, ul. Armii Krajowej 29/9

tel.: 74 - 85 - 20 - 600 lub 604 - 560 - 251

e-mail: [biuro@archikon.net](mailto:biuro@archikon.net)

NIP: 884-154-62-33, Regon: 890647666

NR RYSUNKU

IS-04

NAZWA I ADRES OBIEKTU BUDOWLANEGO

PRZEBUDOWA BUDYNKU MIESZKALNEGO WIEŁORODZINNEGO W WITOSZOWIE GÓRNYM Witoszów Górny 12, dz. nr 221/5 Obręb Witoszów Górny AM 2

TYTUŁ RYSUNKU

RZUT PARTERU-INSTALACJA WODY

STADIUM OPRACOWANIA

PROJEKT WYKONAWCZY

SKALA

1:100

|                              |                                       |         |        |
|------------------------------|---------------------------------------|---------|--------|
| IMIĘ I NAZWISKO              | SPEC./NR UPRAWNIEN                    | DATA    | PODPIS |
| PROJEKTANT                   |                                       |         |        |
| mgr inż. MARIUSZ WAŚNIEWSKI  | spec. inst. sanitarne 108/DOŚ/06      | 06.2017 |        |
| SPRAWDZAJĄCY                 |                                       |         |        |
| mgr inż. ANDRZEJ BURDYNOWSKI | spec. inst. sanitarne 2517/93/2612/94 | 06.2017 |        |