


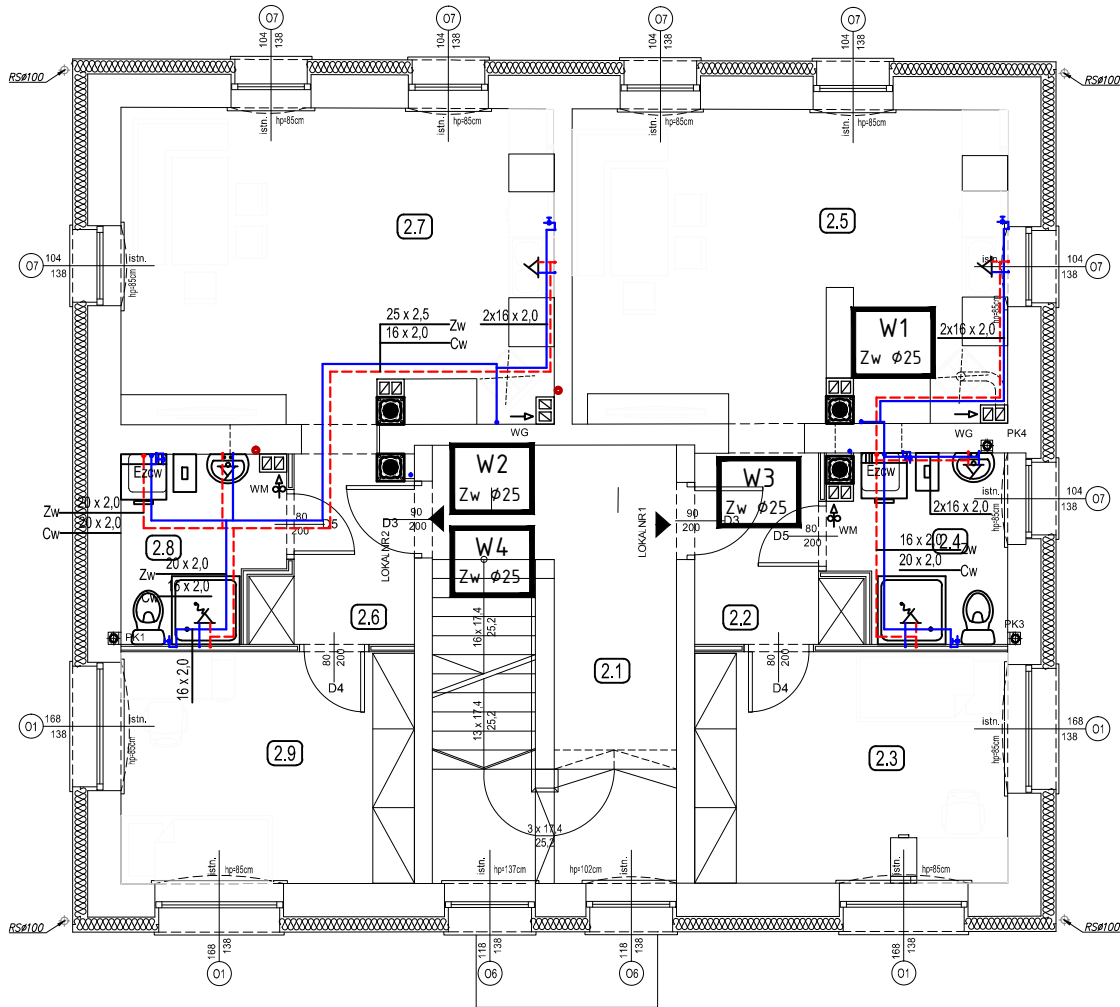

Oznaczenia:

— woda zimna
- - - woda ciepła

Wi
Zw Ø25 - pion wodny

Ezcw - poj. elektryczny podgrzewacz CWU
V=50 litrów, Ne=1.5kW, U=230V

ZESTAWIENIE POMIESZCZEŃ I PIĘTRA			
Nr	Nazwa pomieszczenia	Posadzka	Powierzch.[m2]
2.1	Klatka schodowa	pt. ceram.	12,64
Lokal mieszkalny nr 1			
2.2	Przedpokój	pt. ceram.	4,58
2.3	Pokój	panele	12,46
2.4	Łazienka	pt. ceram.	5,01
2.5	Pokój z aneksem kuche.	panel.+pt. cer.	23,12
Razem pow. użytkowa			45,17
Lokal mieszkalny nr 2			
2.6	Przedpokój	pt. ceram.	4,28
2.7	Pokój z aneksem kuche.	panel.+pt. cer.	23,26
2.8	Łazienka	pt. ceram.	4,59
2.9	Pokój	panele	11,69
Razem pow. użytkowa			43,82
Razem powierzchnia netto			101,63
w tym:			
Powierzchnia użytkowa			88,99
Powierzchnia ruchu			12,64
Powierzchnia usługowa			--

ARCHIKON ROBERT KRYŚPIAK 58 - 100 Świdnica, ul. Armii Krajowej 29/9 tel.: 74 - 85 - 20 - 600 lub 604 - 560 - 251 e-mail: biuro@archikon.net NIP: 884-154-62-33, Regon: 890647666		NR RYSUNKU IS-05	
NAZWA I ADRES OBIEKTU BUDOWLANEGO PRZEBUDOWA BUDYNKU MIESZKALNEGO WIELORODZINNEGO W WITOSZOWIE GÓRNYM Witoszów Górny 12, dz. nr 221/5 Obręb Witoszów Górny AM 2			
TYTUŁ RYSUNKU RZUT PIĘTRA- INSTALACJA WODY			
STADIUM OPRACOWANIA PROJEKT WYKONAWCZY		SKALA 1:100	
IMIĘ I NAZWISKO	SPEC./NR UPRAWNIEN	DATA	PODPIS
PROJEKTANT			
mgr inż. MARIUSZ WAŚNIEWSKI	spec. inst. sanitarne 108/DOŚ/06	06.2017	
SPRAWDZAJĄCY			
mgr inż. ANDRZEJ BURDYNOWSKI	spec. inst. sanitarne 2517/93/2612/94	06.2017	