




ZESTAWIENIE POMIESZCZEŃ PARTERU			
Nr	Nazwa pomieszczenia	Posadzka	Powierzch.[m2]
1.1	Wiatrotap	pł. ceram.	4,31
1.2	Korytarz	pł. ceram.	8,06
1.3	Klatka schodowa	pł. ceram.	7,70
1.4	Korytarz	pł. ceram.	8,56
1.5	Kotłownia	pos. beton.	20,61
1.6	Kotłownia	pos. beton.	10,15
1.7	Pomieszczenie gospodarcze	pos. beton.	10,40
1.8	Pomieszczenie wodomierza	pos. beton.	4,95
1.9	Kotłownia	pos. beton.	8,58
1.10	Kotłownia	pos. beton.	9,82
1.11	Pomieszczenie gospodarcze	pos. beton.	11,24
Razem powierzchnia netto			104,38
w tym:			
Powierzchnia użytkowa			26,59
Powierzchnia ruchu			28,63
Powierzchnia usługowa			49,16

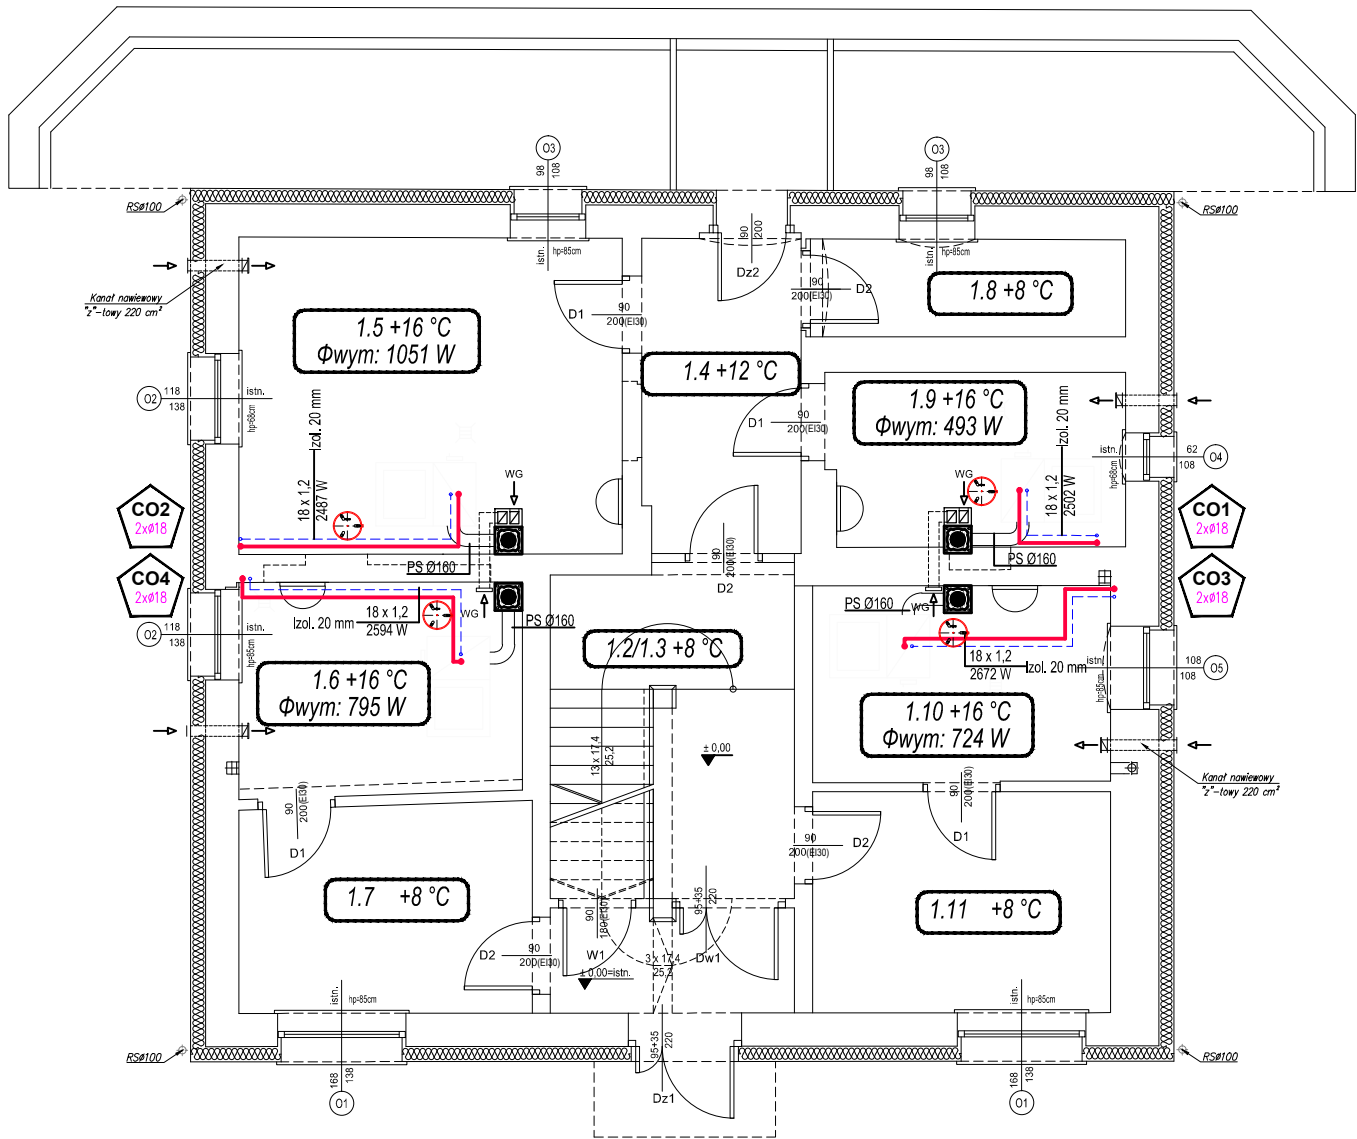


Zabezpieczenie przejść strefowych ppoż:

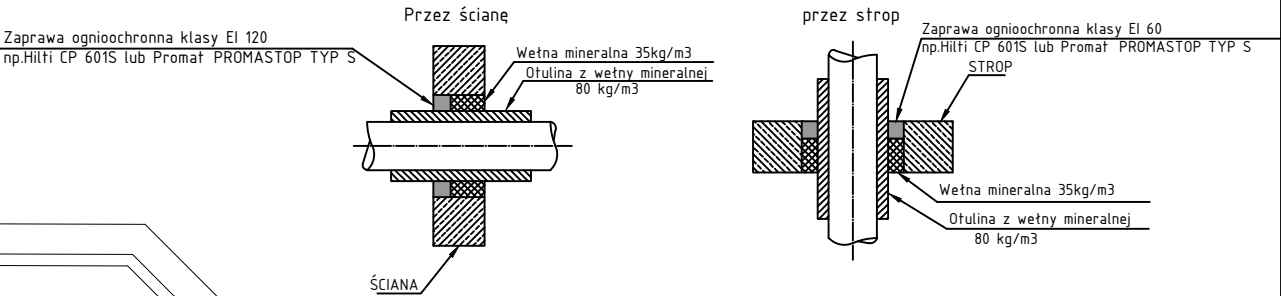

Oznaczenia:

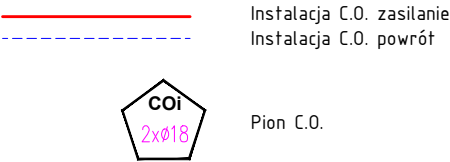

Oznaczenia grzejników:

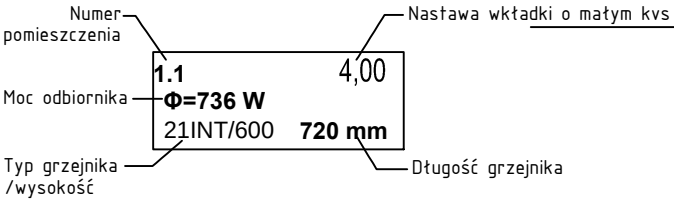

- kocioł C.O. z automatycznym palnikiem na biomase w postaci pelletu +
+ zasobniki paliwa o mocy 10-12kW
- naczynie przeponowe Vu=35l, np. Reflex NG 35

ARCHIKON ROBERT KRYŚPIAK 58 - 100 Świdnica, ul. Armii Krajowej 29/9 tel.: 74 - 85 - 20 - 600 lub 604 - 560 - 251 e-mail: biuro@archikon.net NIP: 884-154-62-33, Regon: 890647666		NR RYSUNKU IS-08	
NAZWA I ADRES OBIEKTU BUDOWLANEGO PRZEBUDOWA BUDYNKU MIESZKALNEGO WIELORODZINNEGO W WITOSZOWIE GÓRNYM Witoszów Górny 12, dz. nr 221/5 Obręb Witoszów Górny AM 2			
TYTUŁ RYSUNKU RZUT PARTERU- INSTALACJA C.O.			
STADIUM OPRACOWANIA PROJEKT WYKONAWCZY		SKALA 1:100	
IMIĘ I NAZWISKO MARIUSZ WAŚNIEWSKI	SPEC./NR UPRAWNIEN spec. inst. sanitarne 108/DOŚ/06	DATA 06.2017	PODPIS
PROJEKTANT			
mgr inż. ANDRZEJ BURDYNOWSKI		spec. inst. sanitarne 2517/93/2612/94	06.2017