


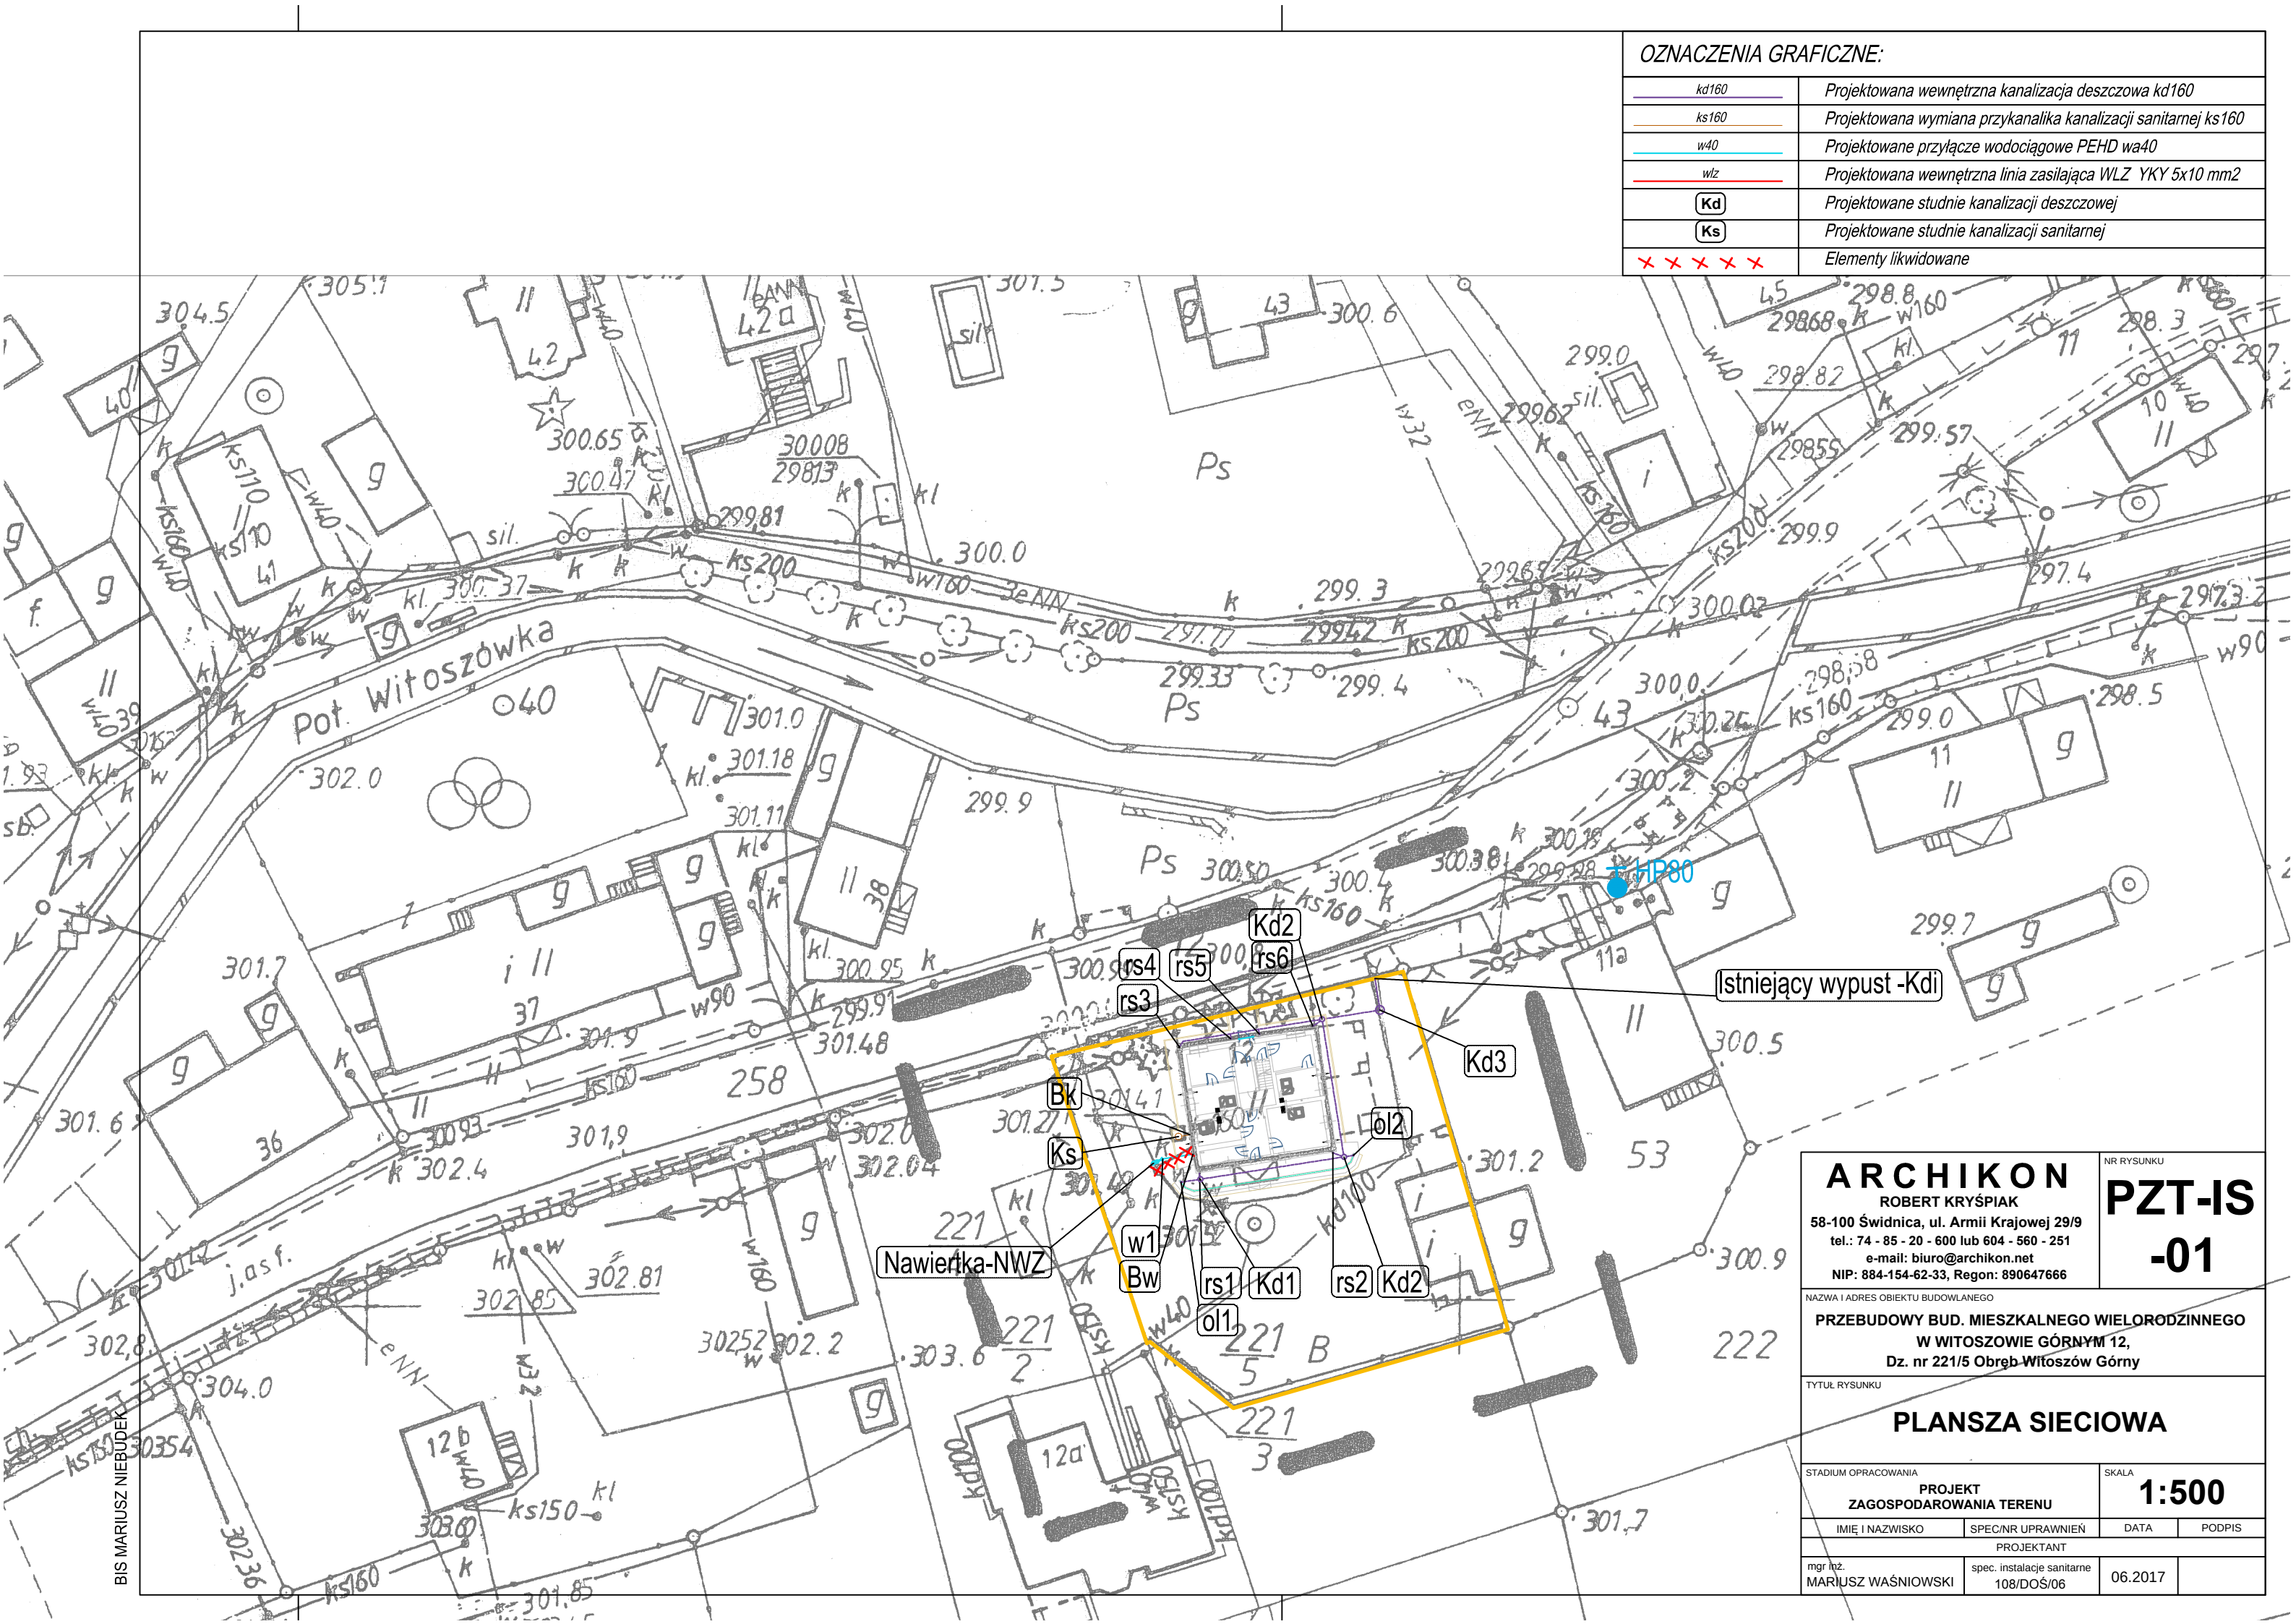

OZNACZENIA GRAFICZNE:	
kd160	Projektowana wewnętrzna kanalizacja deszczowa kd160
ks160	Projektowana wymiana przykanalika kanalizacji sanitarnej ks160
w40	Projektowane przyłącze wodociągowe PEHD wa40
wlz	Projektowana wewnętrzna linia zasilająca WLZ YKY 5x10 mm2
Kd	Projektowane studnie kanalizacji deszczowej
Ks	Projektowane studnie kanalizacji sanitarnej
XXXXXX	Elementy likwidowane

ARCHIKON ROBERT KRYŚPIAK 58-100 Świdnica, ul. Armii Krajowej 29/9 tel.: 74 - 85 - 20 - 600 lub 604 - 560 - 251 e-mail: biuro@archikon.net NIP: 884-154-62-33, Regon: 890647666		NR RYSUNKU PZT-IS -01	
NAZWA I ADRES OBIEKTU BUDOWLANEGO PRZEBUDOWY BUD. MIESZKALNEGO WIELORODZINNEGO W WITOSZOWIE GÓRNYM 12, Dz. nr 221/5 Obwód Witoszów Górny			
TYTUŁ RYSUNKU PLANSZA SIECIOWA			
STADIUM OPRACOWANIA PROJEKT ZAGOSPODAROWANIA TERENU		SKALA 1:500	
IMIĘ I NAZWISKO	SPEC/NR UPRAWNIENI	DATA	PODPIS
PROJEKTANT			
mgr inż. MARIUSZ WAŚNIEWSKI	spec. instalacje sanitarne 108/DOŚ/06	06.2017	