
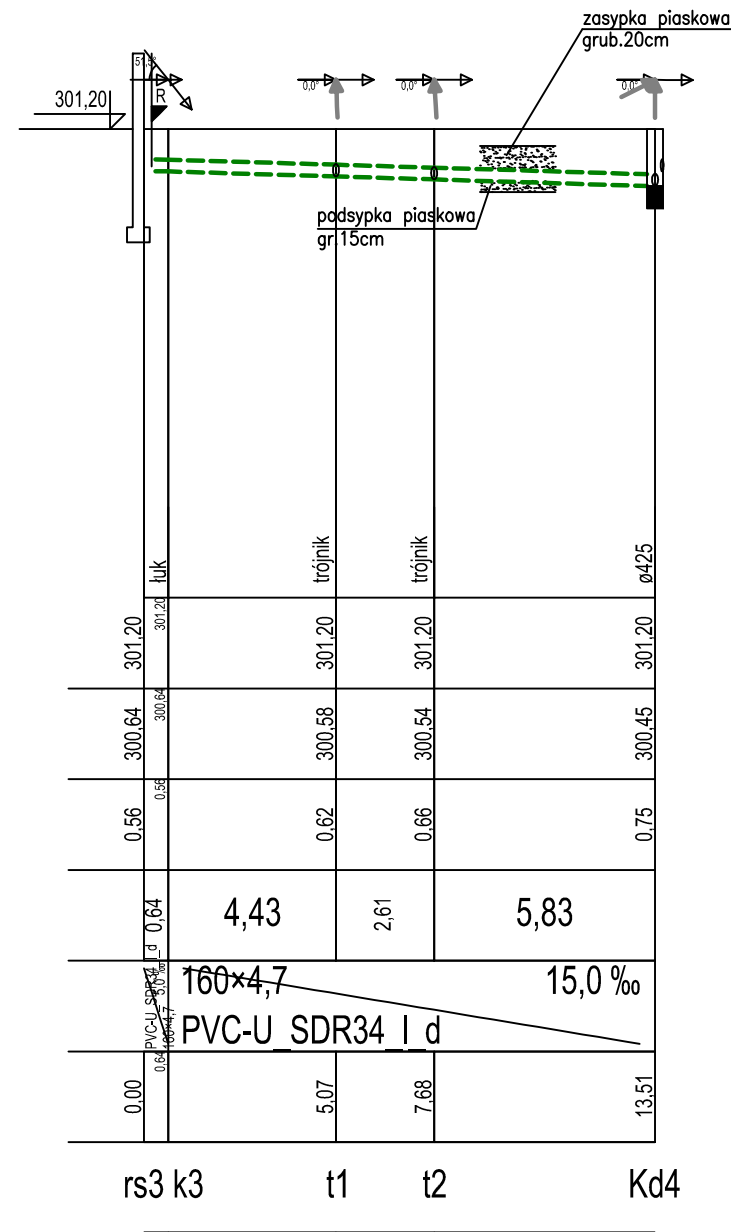


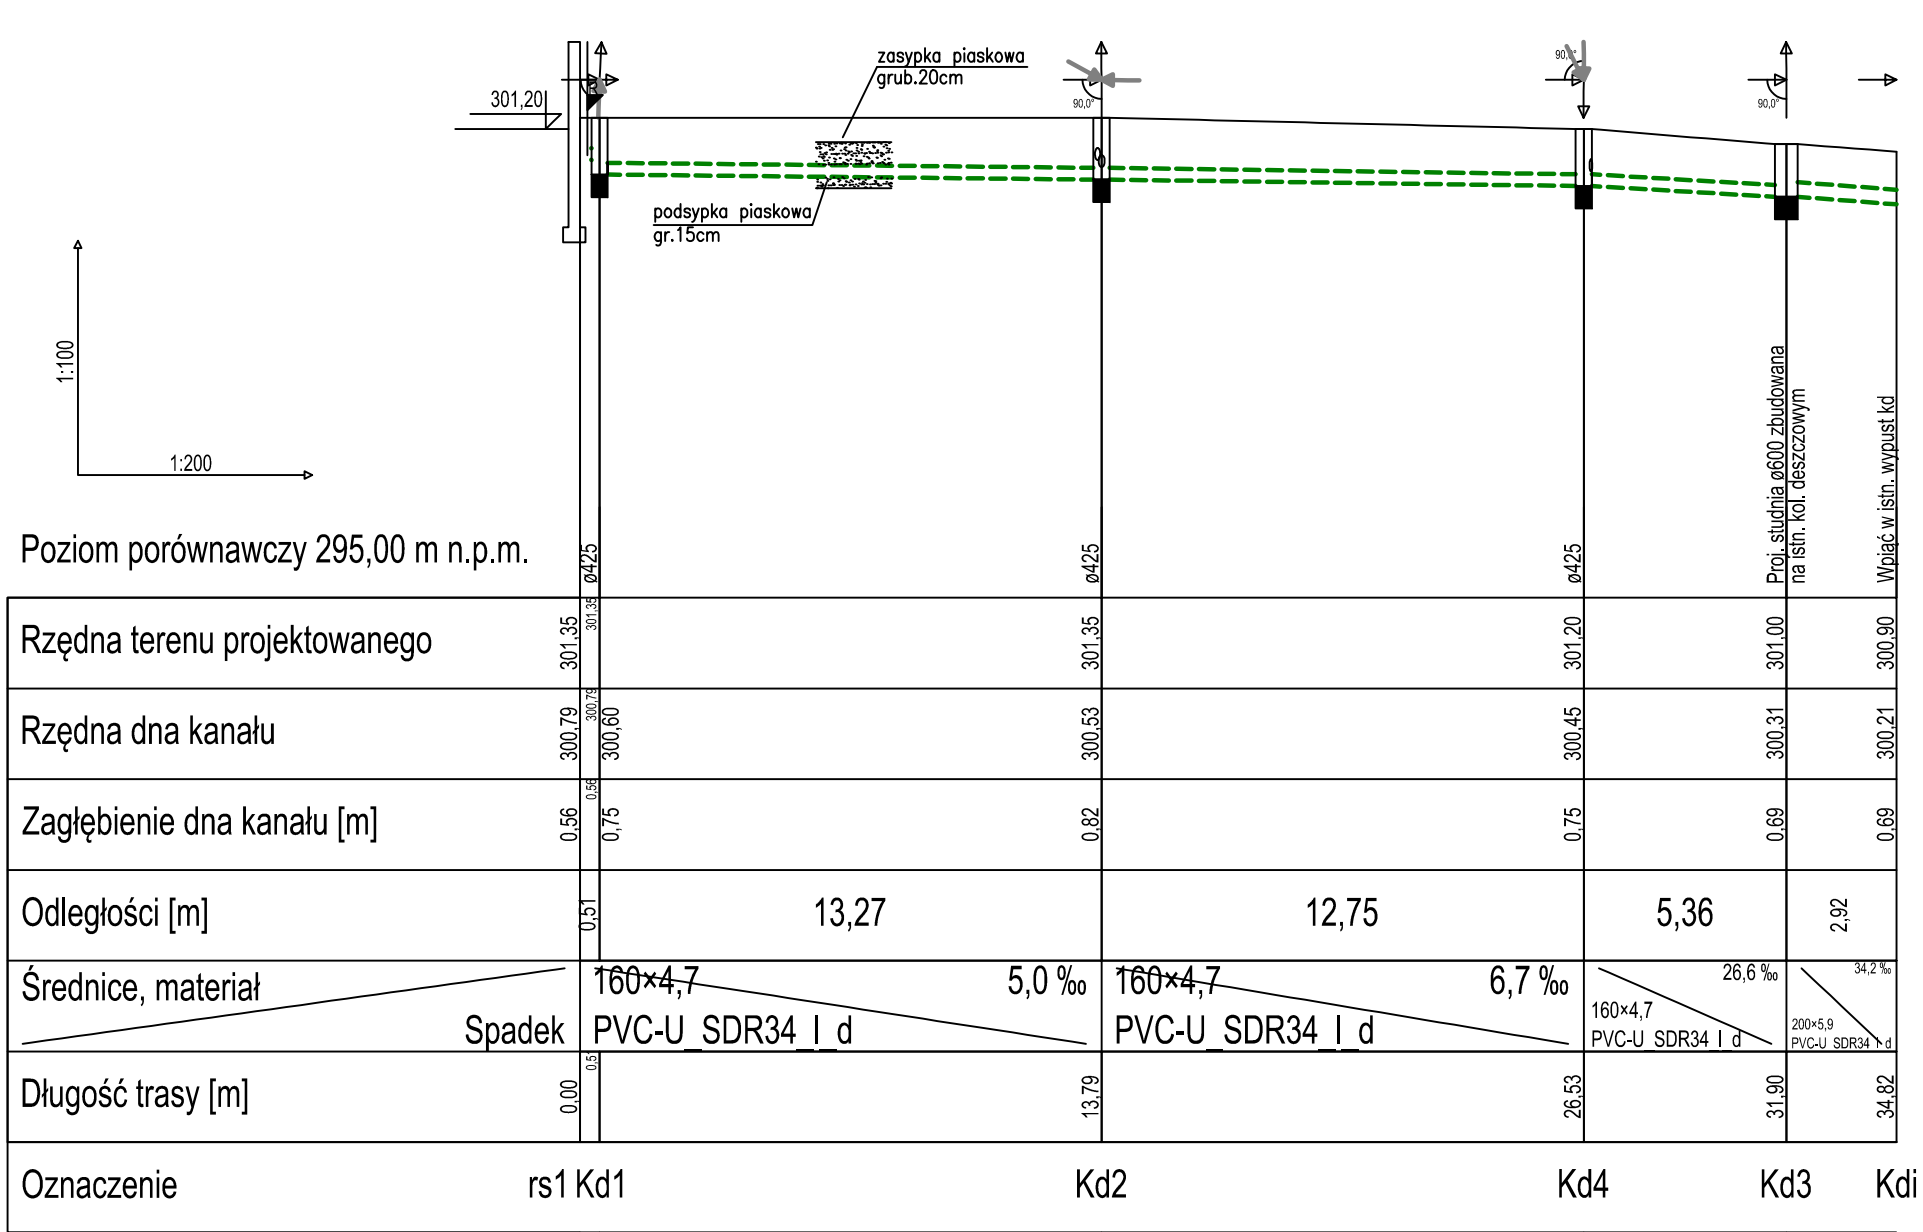

ARCHIKON

ROBERT KRYŚPIAK

58-100 Świdnica, ul. Armii Krajowej 29/9

tel.: 74 - 85 - 20 - 600 lub 604 - 560 - 251

e-mail: biuro@archikon.net

NIP: 884-154-62-33, Regon: 890647666

NR RYSUNKU

PZT-IS

-02

NAZWA I ADRES OBIEKTU BUDOWLANEGO

PRZEBUDOWY BUD. MIESZKALNEGO WIELORODZINNEGO
W WITOSZOWIE GÓRNYM 12,
Dz. nr 221/5 Obręb Witoszów Górny

TYTUŁ RYSUNKU

KANALIZACJA DESZCZOWA-
PROFIL

STADIUM OPRACOWANIA

PROJEKT
ZAGOSPODAROWANIA TERENU

SKALA

1:200:100

IMIĘ I NAZWISKO

SPEC/NR UPRAWNIENI

DATA

PODPIS

mgr inż.

MARIUSZ WAŚNIEWSKI

spec. instalacje sanitarne

108/DOŚ/06

06.2017