
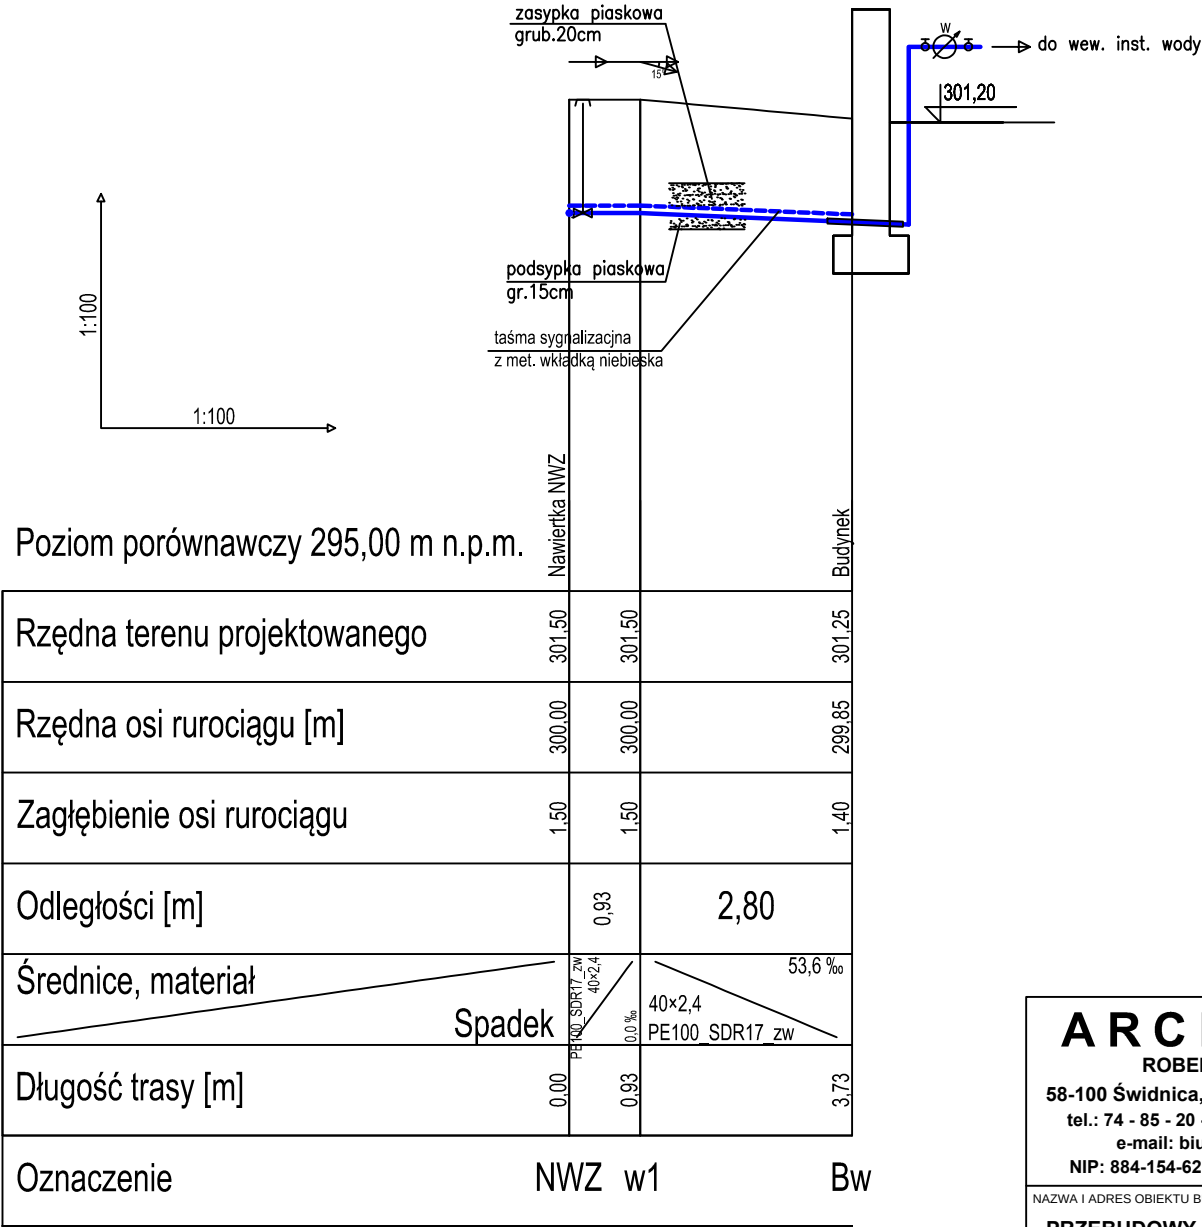


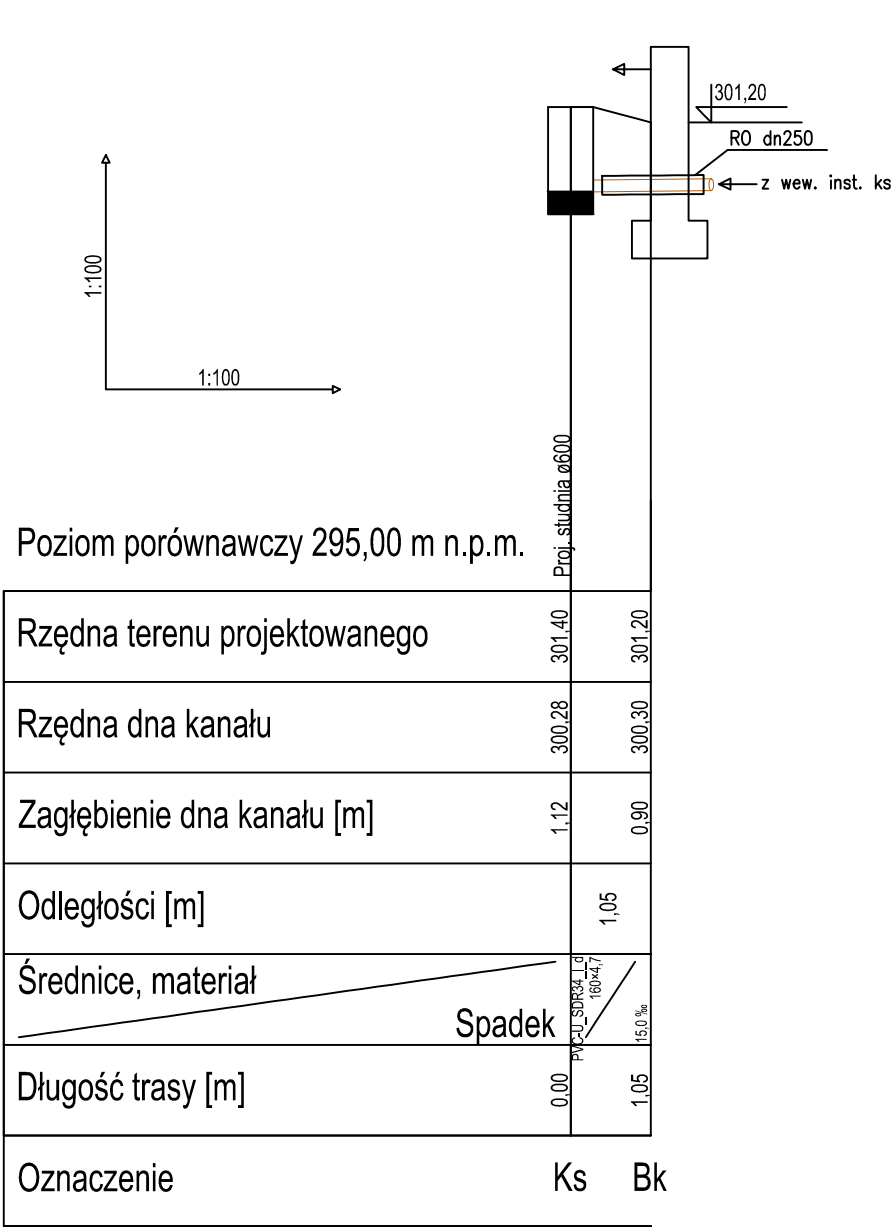

ARCHIKON ROBERT KRYŚPIAK 58-100 Świdnica, ul. Armii Krajowej 29/9 tel.: 74 - 85 - 20 - 600 lub 604 - 560 - 251 e-mail: biuro@archikon.net NIP: 884-154-62-33, Regon: 890647666		NR RYSUNKU PZT-IS -03	
NAZWA I ADRES OBIEKTU BUDOWLANEGO PRZEBUDOWY BUD. MIESZKALNEGO WIELORODZINNEGO W WITOSZOWIE GÓRNYM 12, Dz. nr 221/5 Obręb Witoszów Górny			
TYTUŁ RYSUNKU KANALIZACJA SANITARNA, PRZYŁĄCZE WODNE- PROFILE			
STADIUM OPRACOWANIA PROJEKT ZAGOSPODAROWANIA TERENU		SKALA 1:100:100	
IMIĘ I NAZWISKO	SPEC/NR UPRAWNIENI	DATA	PODPIS
PROJEKTANT			
mgr inż. MARIUSZ WAŚNIEWSKI	spec. instalacje sanitarne 108/DOŚ/06	06.2017	